


令和 8 年度

鶴岡小水力発電設備 遮断器内部点検業務委託


図面

1. 位置図	1 ページ
2. 単線結線図	2 ページ
3. 高圧連系盤図	3 ページ
4. 真空遮断器寸法図	4 ページ

鶴岡量水所小水力発電所 位置図

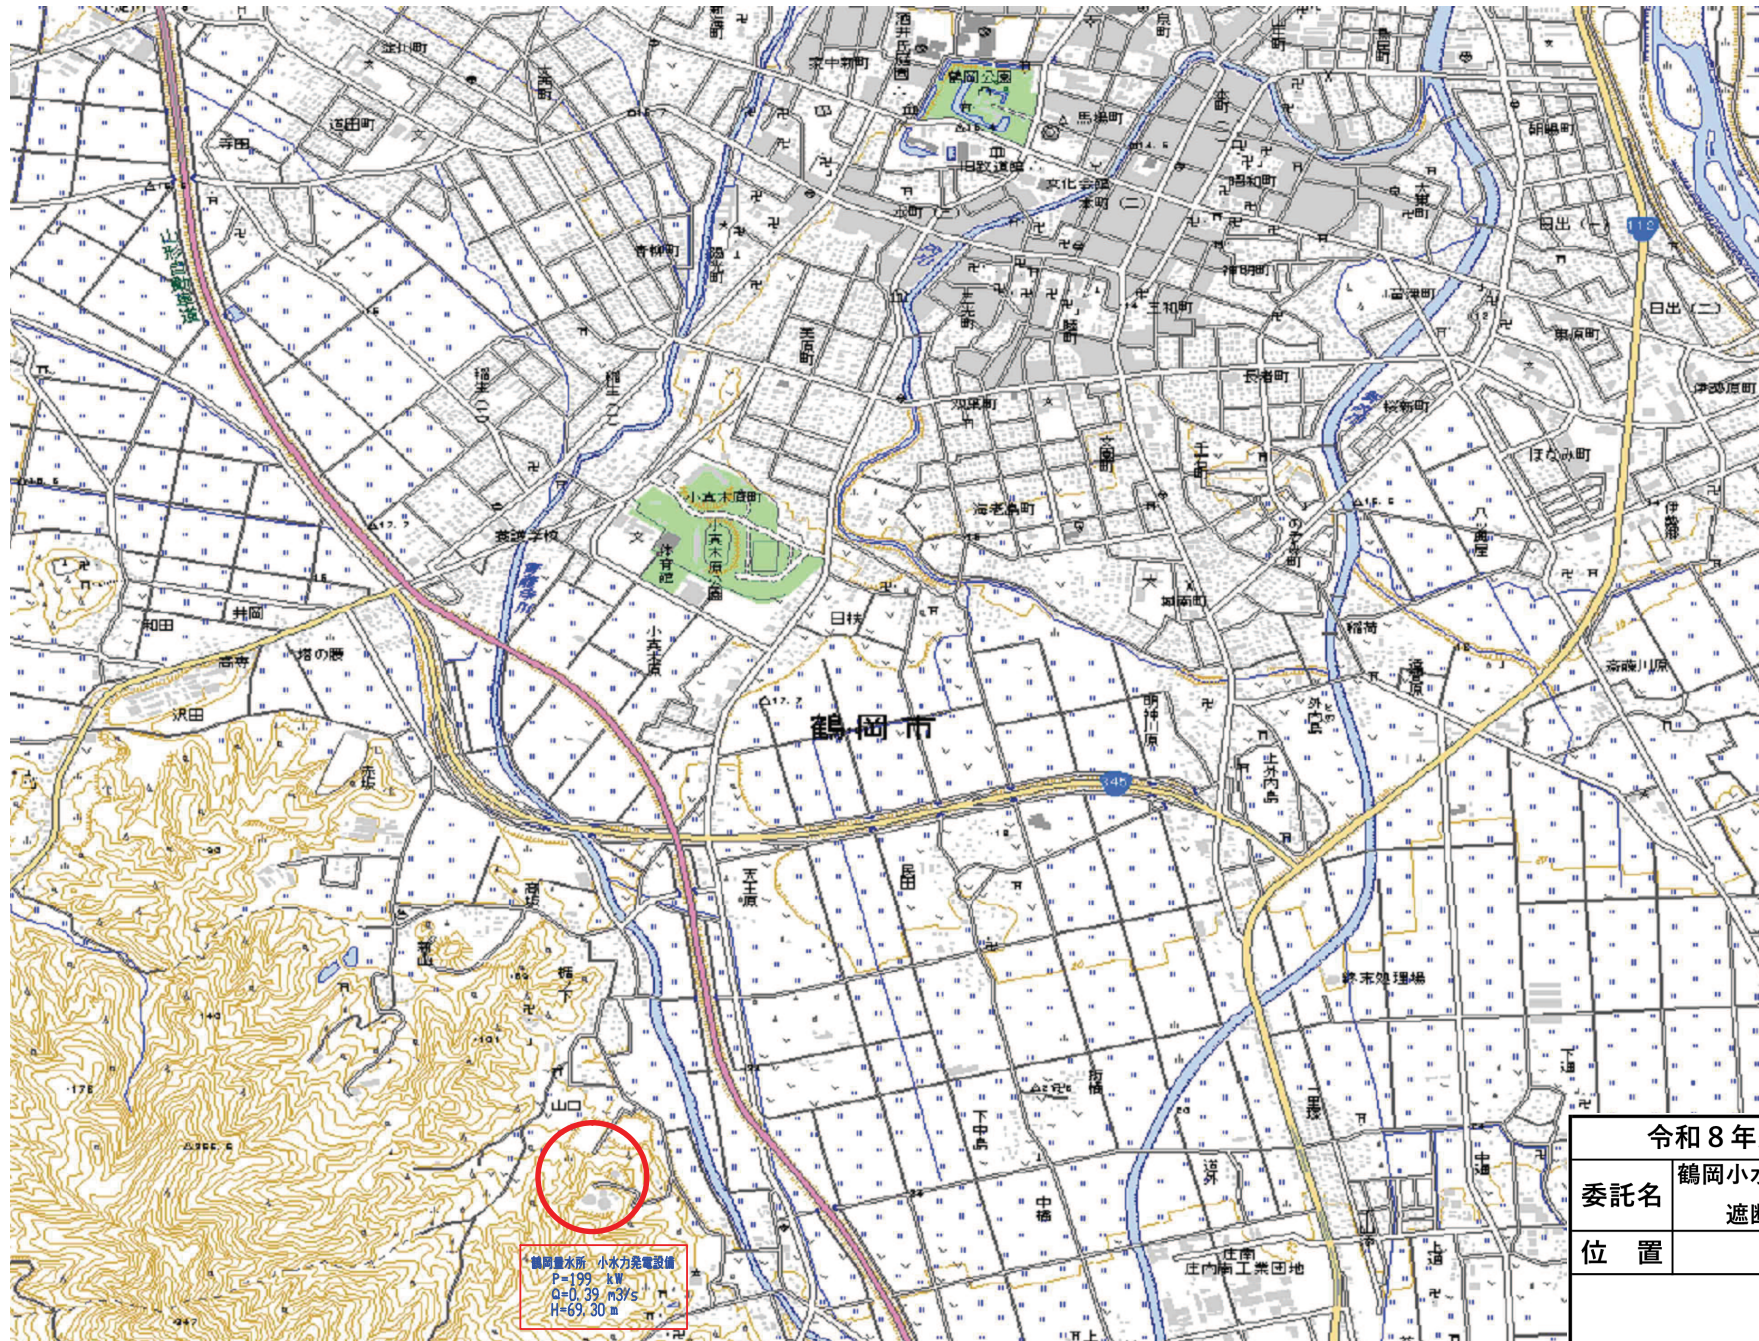





令和 8 年度		図番	1
委託名	鶴岡小水力発電設備 遮断器内部点検業務委託		
位 置	鶴岡市高坂 地内		
位置図			
縮尺	non	山形県企業局	

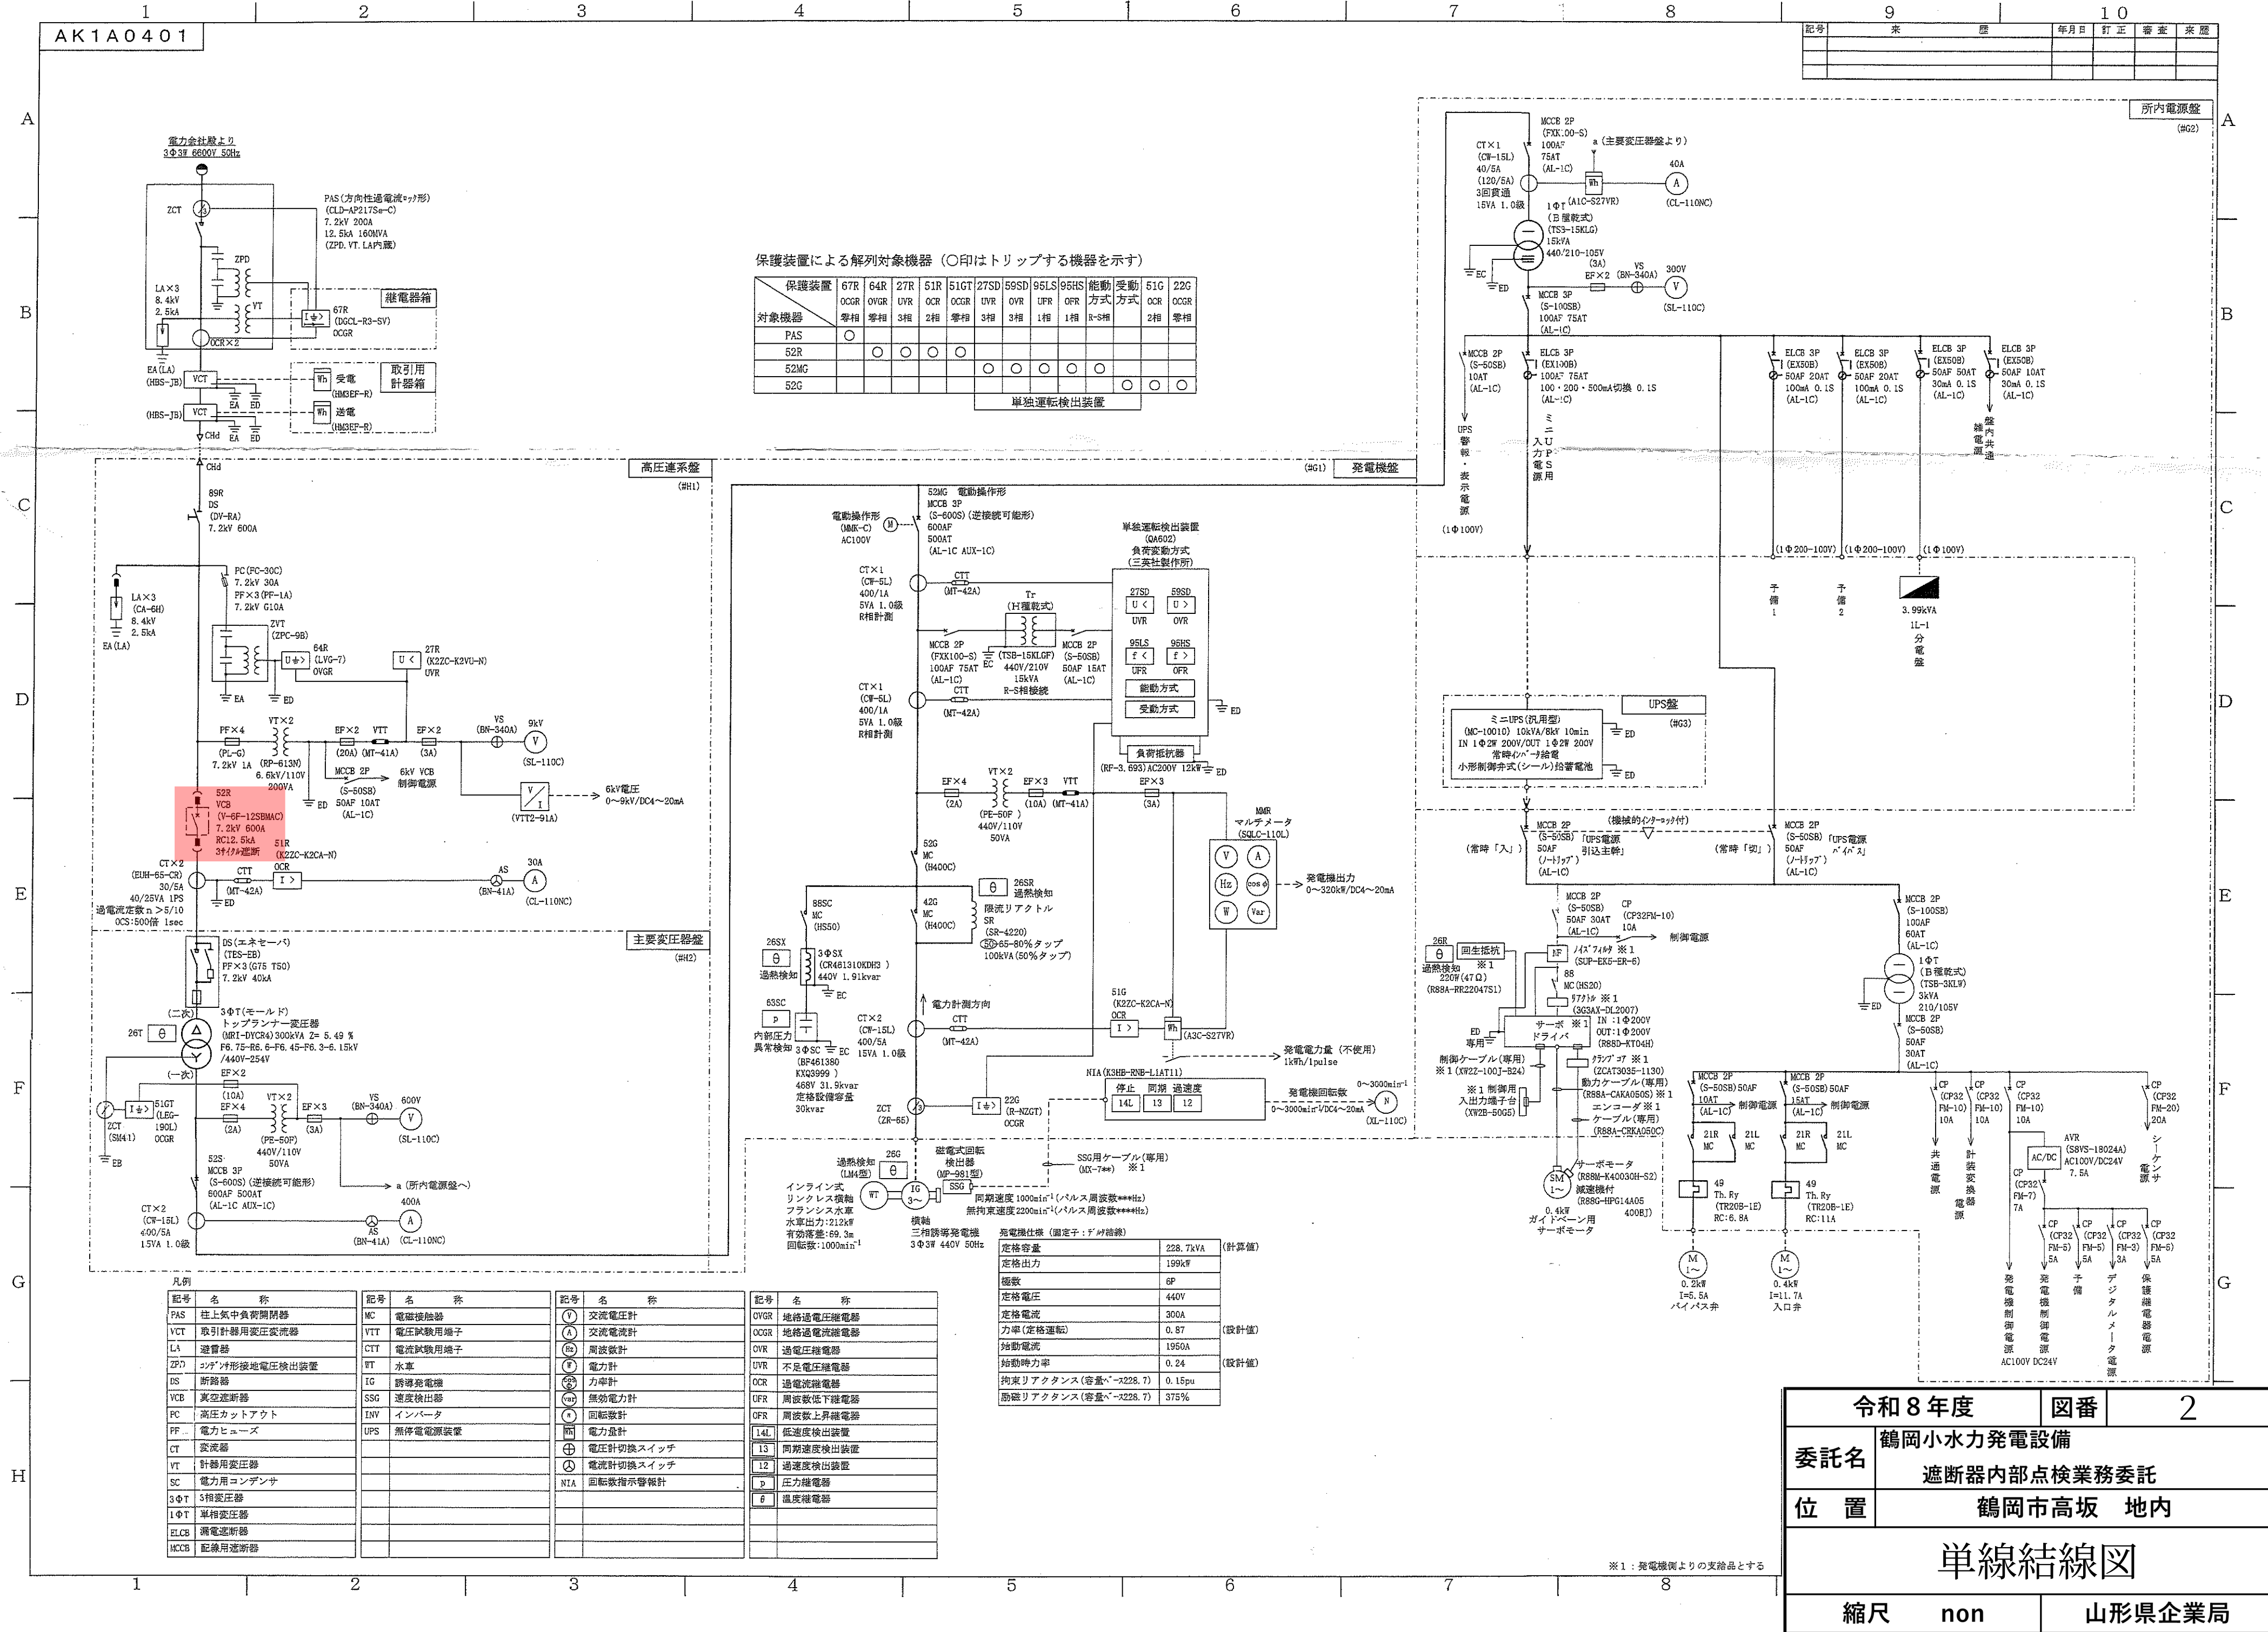

記号	来 歴	年月日訂正	審査	承認

L12
XL3000


67R-51 (PAS)	64R	27R	51R	6kV VCB 制御電源 MCCB版	67R 制御電源 自己診断電報	エネセーバ 入
-----------------	-----	-----	-----	--------------------------	-----------------------	------------

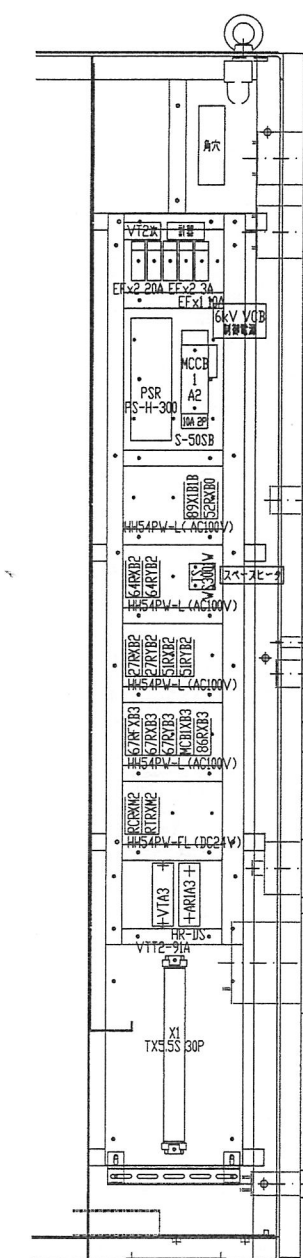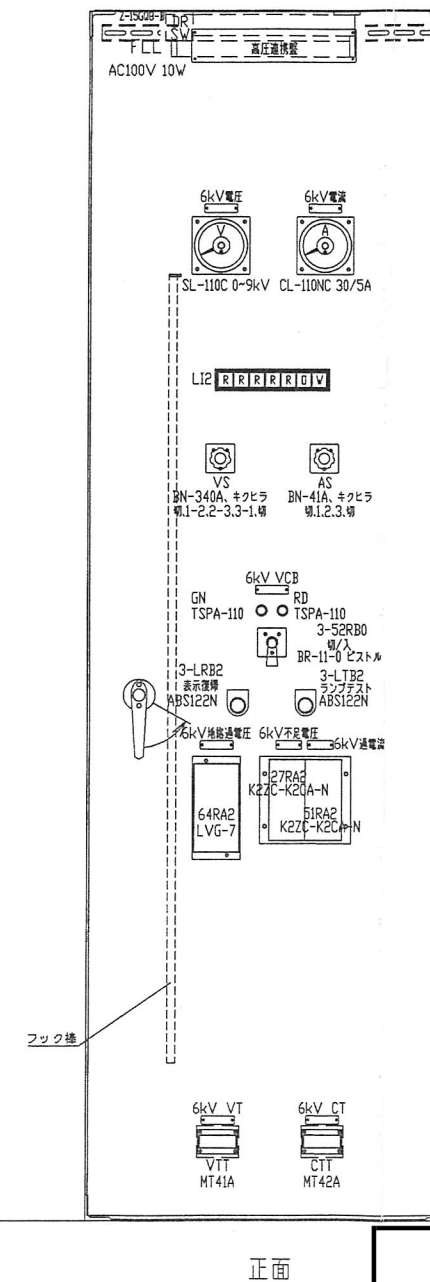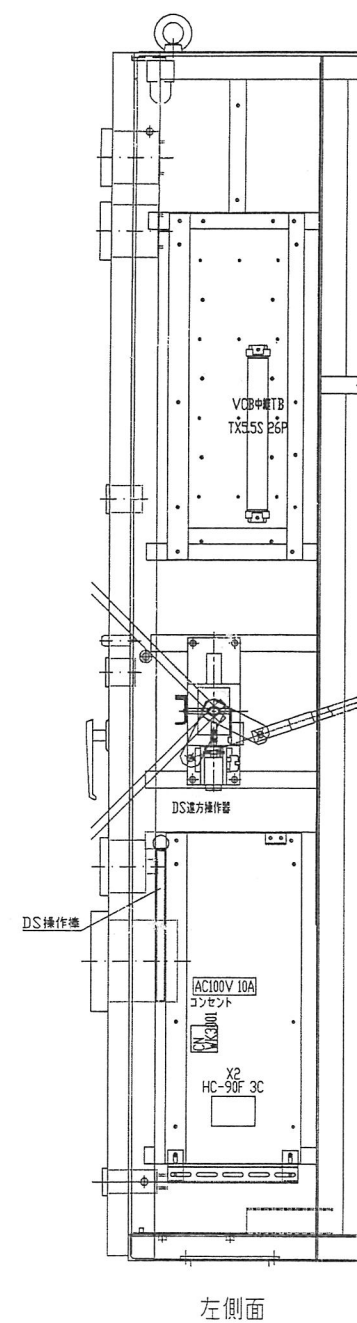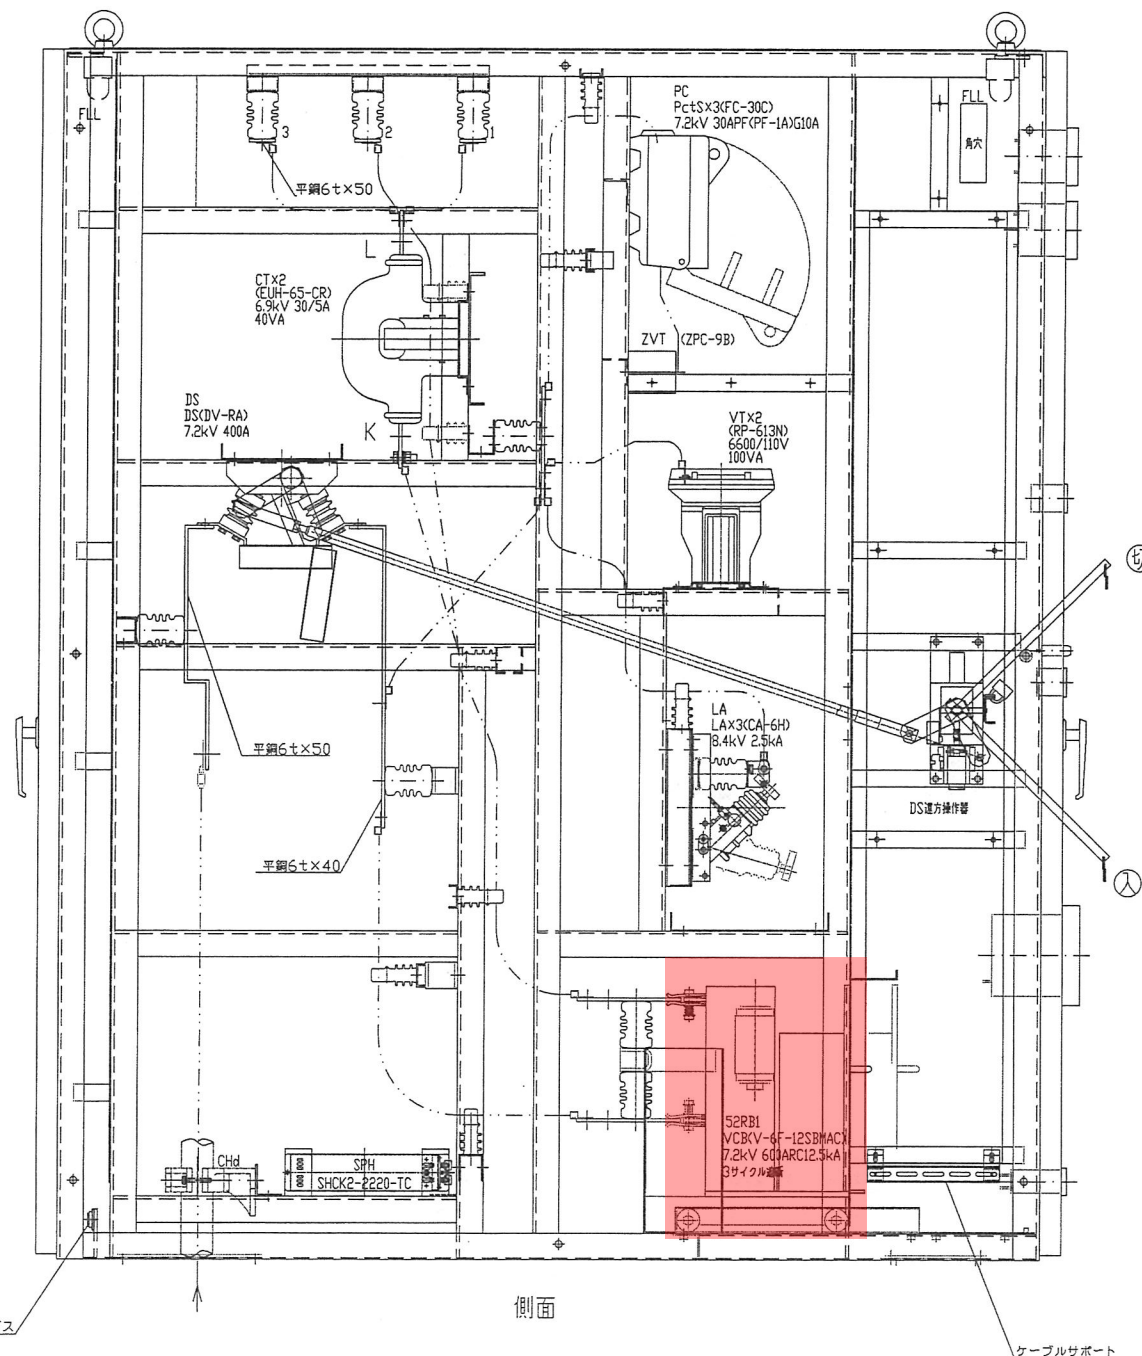

点検対象

最小絶縁距離		
電圧	相間	対地間
7200V	90 mm	70 mm

令和 8 年度		図番	3
委託名	鶴岡小水力発電設備		
	遮断器内部点検業務委託		
位置	鶴岡市高坂 地内		
高圧連系盤図			
縮尺	non		山形県企業局

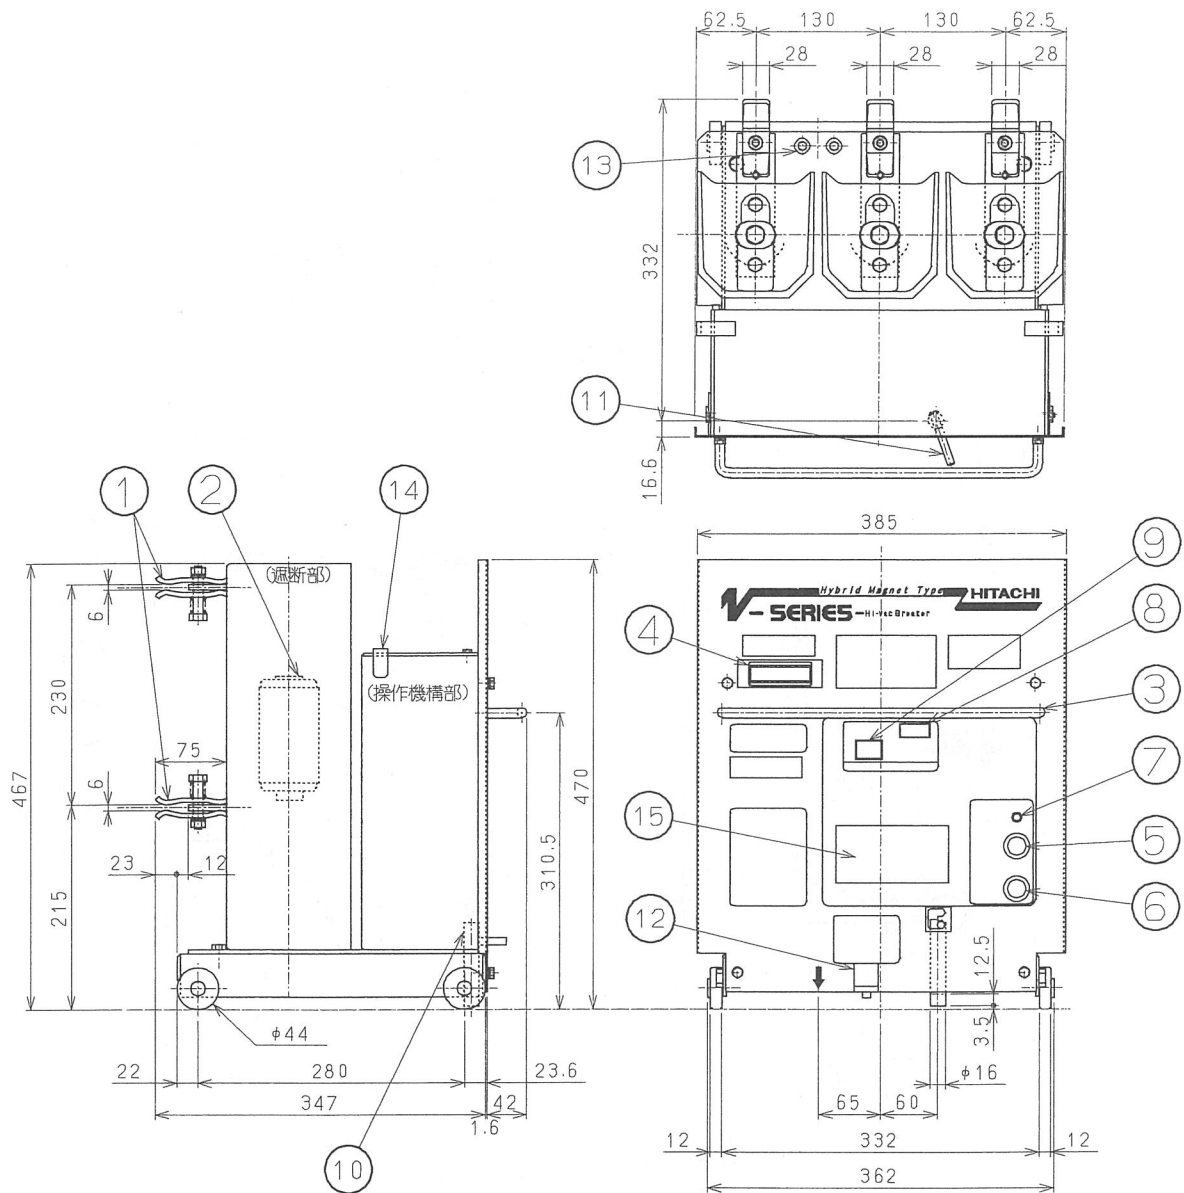

①	断路部端子
②	真空バルブ
③	移動用把手
④	制御プラグ
⑤	手動入ボタン
⑥	手動切ボタン
⑦	充電完了表示灯
⑧	動作回数計
⑨	開閉表示器
⑩	インターロックロッド
⑪	インターロックレバー
⑫	手動切操作専用ハンドル挿入口
⑬	接地端子
⑭	吊り耳
⑮	仕様銘板

図 7.3 真空遮断器寸法図
(V-6F-12A/12SA/12B/12SB MAC)

令和 8 年度		図番	4
委託名	鶴岡小水力発電設備 遮断器内部点検業務委託		
位 置	鶴岡市高坂 地内		
真空遮断器寸法図			
縮尺	non	山形県企業局	